


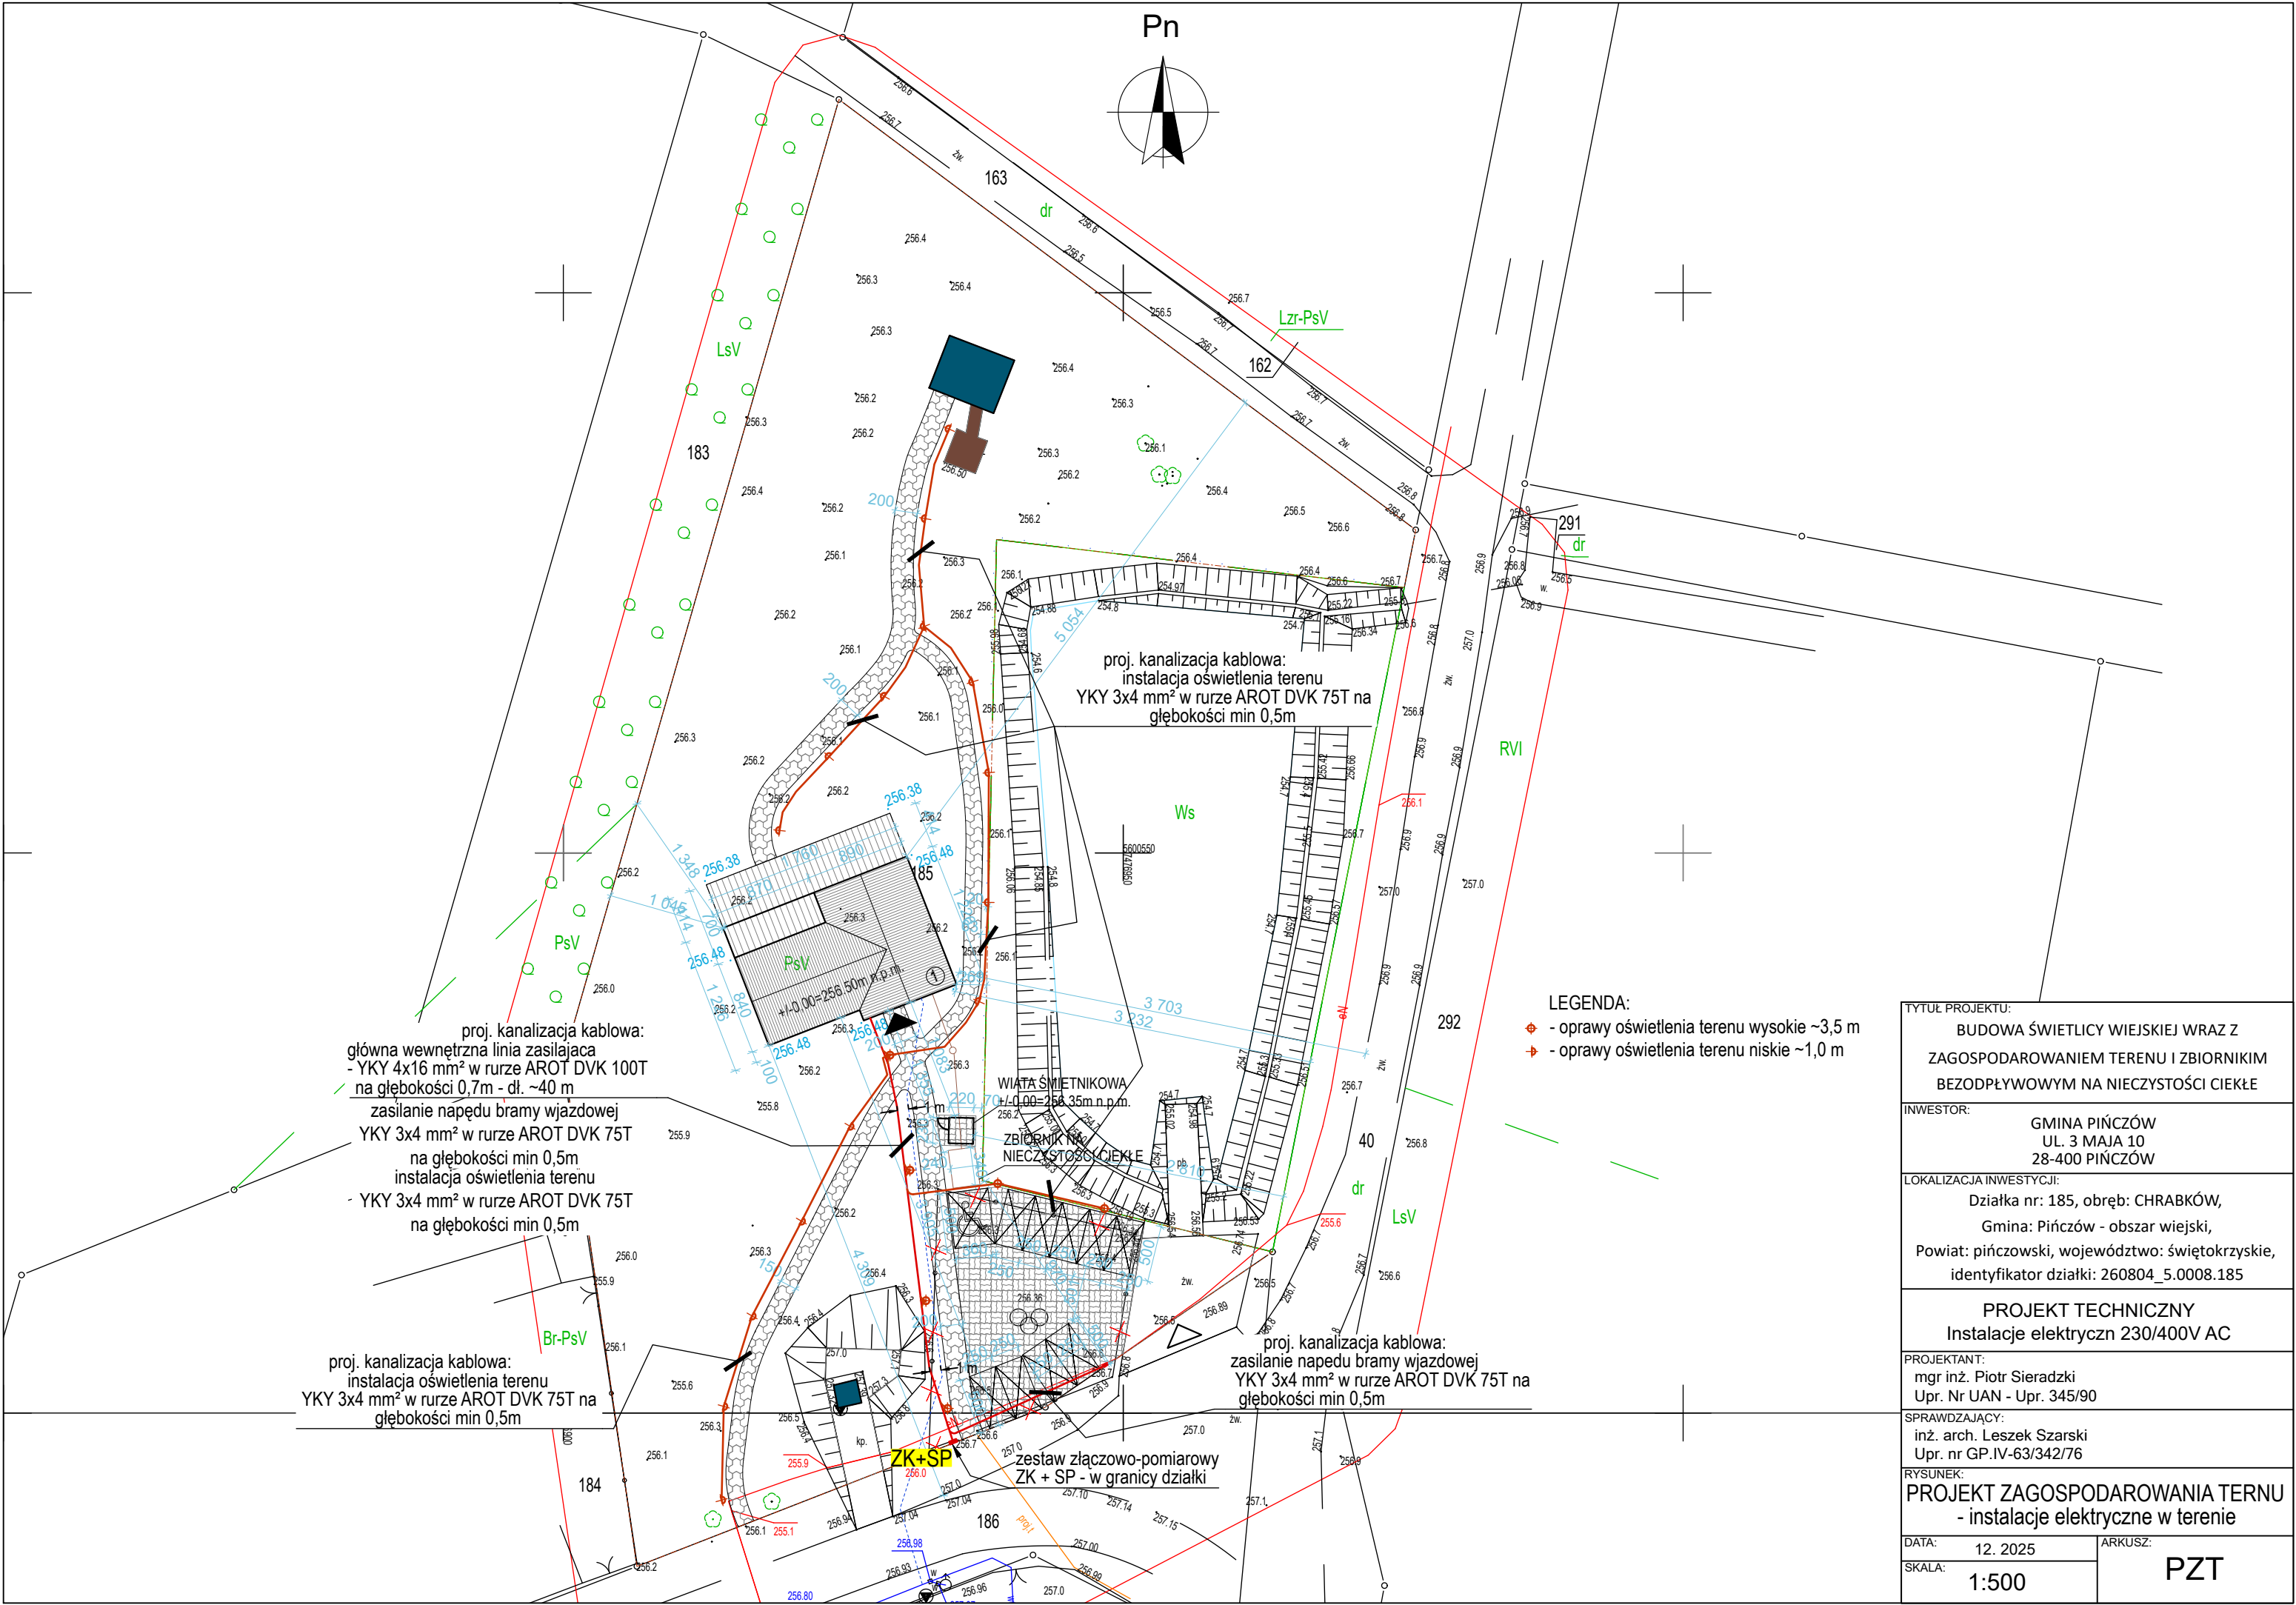

proj. kanalizacja kablowa:
główna wewnętrzna linia zasilająca
- YKY 4x16 mm² w rurze AROT DVK 100T
na głębokości 0,7m - dł. ~40 m
zasilanie napędu bramy wjazdowej
YKY 3x4 mm² w rurze AROT DVK 75T
na głębokości min 0,5m
instalacja oświetlenia terenu
- YKY 3x4 mm² w rurze AROT DVK 75T
na głębokości min 0,5m

proj. kanalizacja kablowa:
instalacja oświetlenia terenu
YKY 3x4 mm² w rurze AROT DVK 75T na
głębokości min 0,5m

proj. kanalizacja kablowa:
instalacja oświetlenia terenu
YKY 3x4 mm² w rurze AROT DVK 75T na
głębokości min 0,5m

proj. kanalizacja kablowa:
zasilanie napędu bramy wjazdowej
YKY 3x4 mm² w rurze AROT DVK 75T na
głębokości min 0,5m

LEGENDA:
- oprawy oświetlenia terenu wysokie ~3,5 m
- oprawy oświetlenia terenu niskie ~1,0 m

TYTUŁ PROJEKTU: BUDOWA ŚWIETLICY WIEJSKIEJ WRAZ Z ZAGOSPODAROWANIEM TERENU I ZBIORNIKIM BEZODPŁYWOWYM NA NIECZYSTOŚCI CIEKŁE		
INWESTOR: GMINA PIŃCZÓW UL. 3 MAJA 10 28-400 PIŃCZÓW		
LOKALIZACJA INWESTYCJI: Działka nr: 185, obręb: CHRABKÓW, Gmina: Pińczów - obszar wiejski, Powiat: pińczowski, województwo: świętokrzyskie, identyfikator działki: 260804_5.0008.185		
PROJEKT TECHNICZNY Instalacje elektryczn 230/400V AC		
PROJEKTANT: mgr inż. Piotr Sieradzki Upr. Nr UAN - Upr. 345/90		
SPRAWDZAJĄCY: inż. arch. Leszek Szarski Upr. nr GP.IV-63/342/76		
RYSUNEK: PROJEKT ZAGOSPODAROWANIA TERNU - instalacje elektryczne w terenie		
DATA: 12. 2025	ARKUSZ: PZT	
SKALA: 1:500		