 


LEGENDA OŚWIETLENIA OGÓLNEGO



oprawa P45 1135 PND 34W 4500lm MP S-DIM - ap2i; montaż do belek na wys. h=3,7m
oprawa PANEL BKL IP44 24W 3500lm - ap2i
oprawa DL-S 90 IP44 9W 1000lm - ap2i
oprawa OS-Q 1.2 IP65 30W 5400lm - ap2i
oprawa PLAFO R-DECO 350 30W 3200lm S-DIM - ap2i; nastropowa
oprawa PLAFO R-DECO 350 30W 3200lm S-DIM - ap2i; dostropowa
oprawa PLAFO R-DECO 500 50W 5300lm S-DIM - ap2i; nastropowa
oprawa PLAFO R-DECO 500 50W 5300lm S-DIM - ap2i; dostropowa
oprawa OE1 WALL 10W 800lm MSU 6W

LEGENDA OŚWIETLENIA AWARYJNEGO




oprawa OE1 WALL 10W 800lm AW MSU 2W 1h AT
oprawa awaryjna L43N O 1W B 250lm 1h AT
oprawa awaryjna AXN O 1W B 190lm 1h AT
oprawa awaryjna AXN O 1W B 190lm 1h AT
oprawa kierunkowa IF2B SE 1h AT
oprawa kierunkowa ETS SE 1h AT
oprawa kierunkowa IF2AC SE 1h AT

Instalacje 230/400V AC LEGENDA:


- wyłącznik instalacyjny pojedynczy p.t.
- wyłącznik instalacyjny świecznikowy p.t.
- wyłączniki instalacyjne p.t. o IP44
- przycisk instalacyjny oświetlenia p.t.
- wypust 230V AC- podł. ośw. pod szafkami kuch. - z zab. ośw. ogólnego
- gniazdo wtykowe 230V AC o IP44 zmywarki do naczyń na h=0,5 m
- gniazdo wtykowe 230V AC suszarki do rak o IP44 mont. na h=1,7 m
- gniazdo wtykowe 230V AC podgrzewacza wody o IP44 montować:
 - w pom. 04, kuchnia, nad podgrzewaczem montowanym na ścianie
 - w pom. 06, WC, nad podgrzewaczem montowanym na ścianie
 - w pom. 05, kuchnia, nad podgrzewaczem montowanym na ścianie
- gniazdo wtykowe 230V AC rozdzielacza ogrzewania podłogowego mont. na h=1,7 m
- wypust 230V AC- zasilania wentylatora okapu kuchennego
- wypust 400V AC - zasil. jednostki zewnętrznej pompy ciepła
- wypusty 230V AC - 1 x zasil. jednostki wewnętrznej pompy ciepła + 2 x zasil. grzałek pompy ciepła
- wypust 400V AC - zasil. jednostki zewnętrznej klimatyzacji

Uwagi:

- Instalacje odbiorcze wykonać przewodami w izolacji 750 V i prowadzić:
 - na ścianach murowanych i stropach p.t.
 - na ścianach z płyt gipsowo kartonowych w RKLG p.t.
- Gniazda wtykowe 230 AC nie opisane montować p.t. na h=0,25 m. Gniazda w kuchni montować p.t. na wys. wg opisu na rysunku.
- Wyłączniki instalacyjne montować p.t. na h=1,2 m.
- W łazienkach stosować osprzęt (gniazda, wyłączniki) o minimalnym PI 44.
- Oprawy oświetleniowe w łazienkach stosować KI II.
- Przy montażu kamer należy zachować minimalne odległość separacyjne od przewodów odprowadzających instalacji odgromowej.

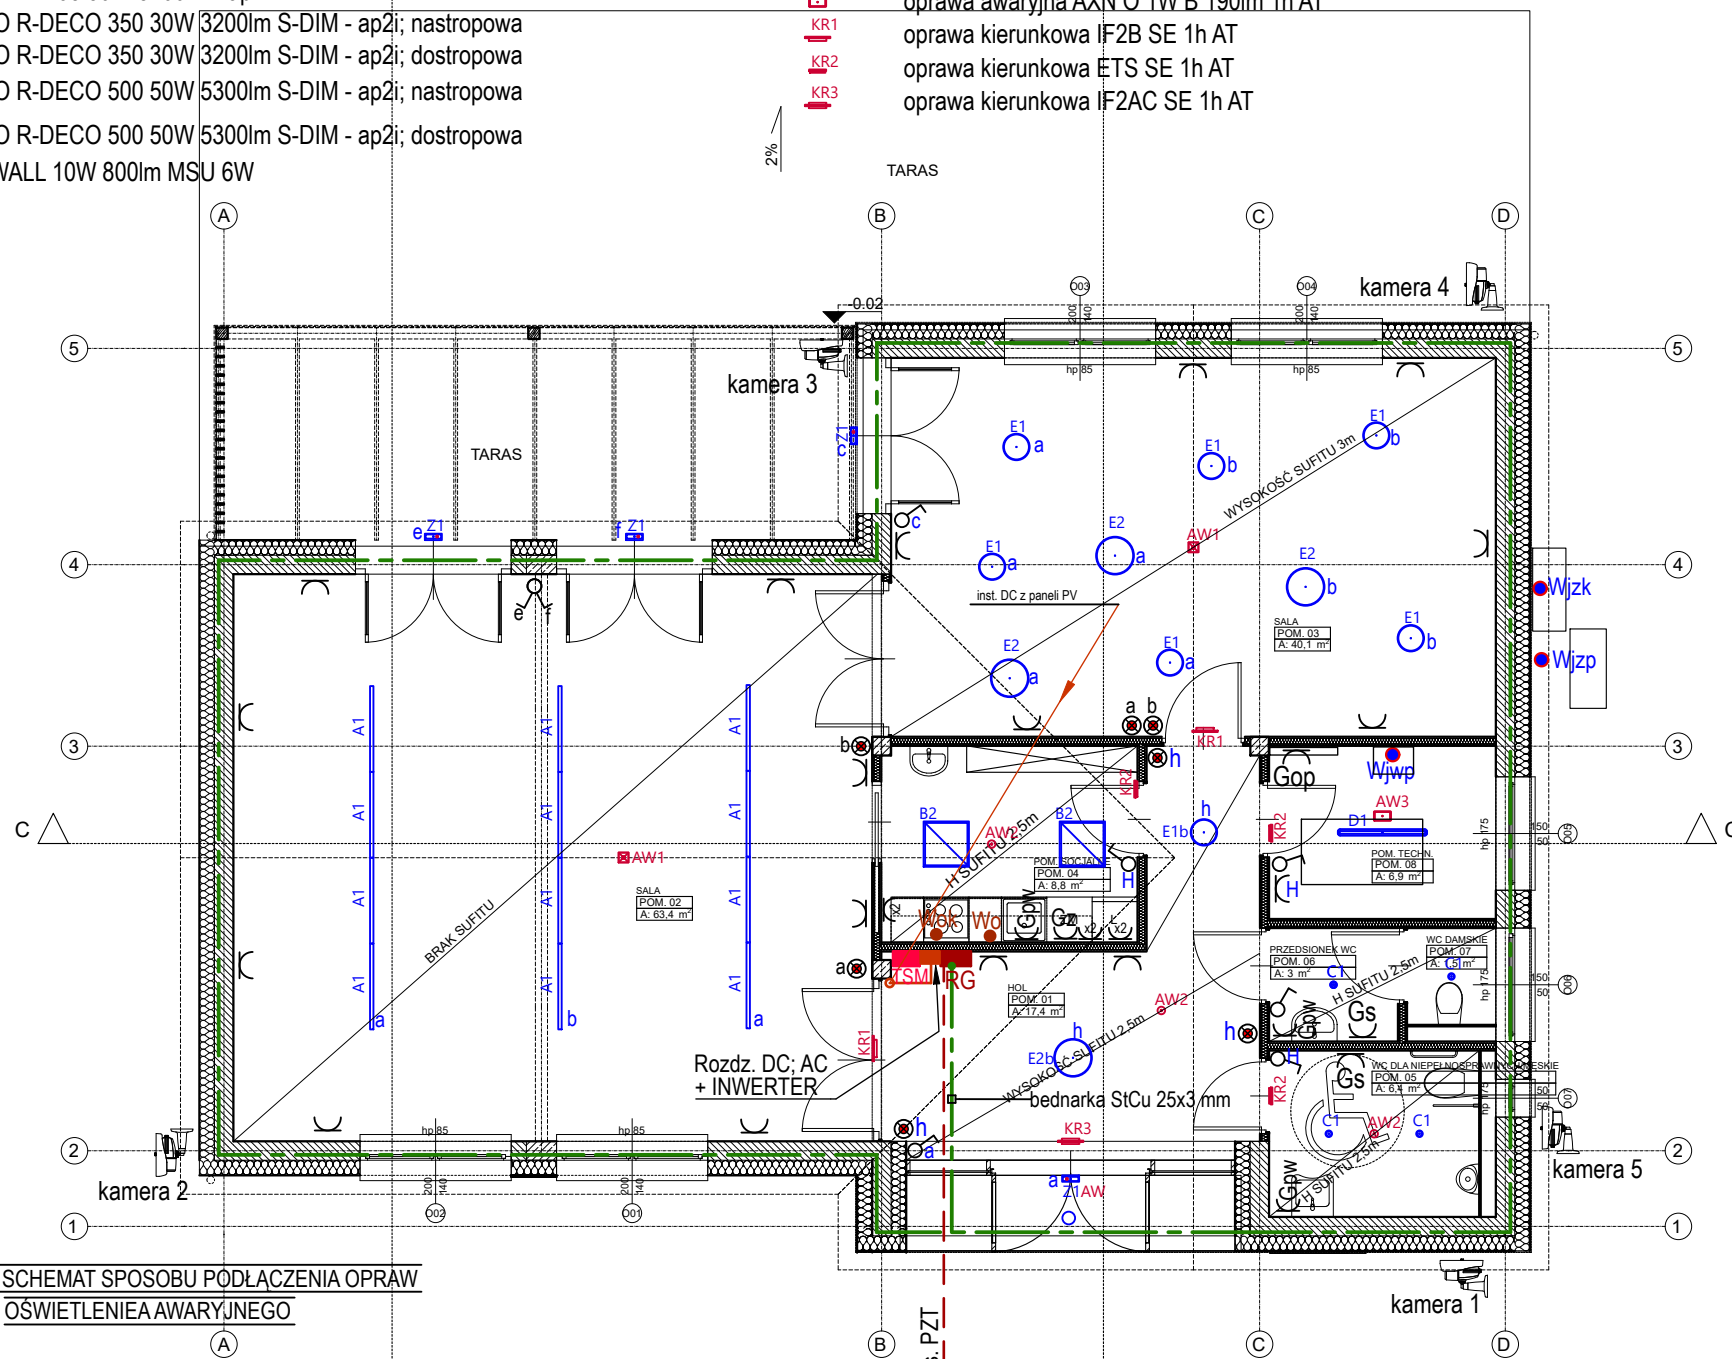

GENERALNY SCHEMAT SPOSOBU PODŁĄCZENIA OPRAW OŚWIETLENIA AWARYJNEGO

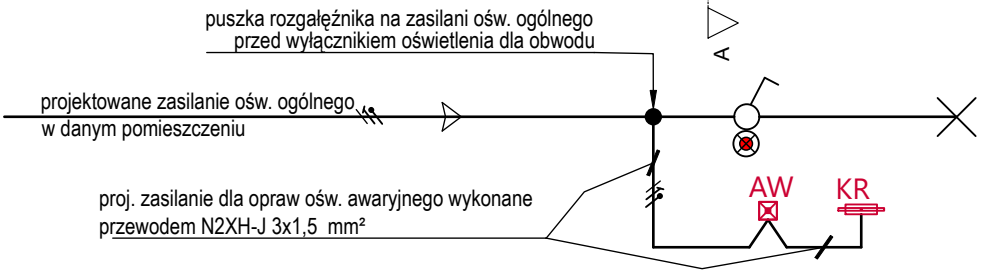

LEGENDA dla instalacji odgromowej:

- uziom fundamentowy sztuczny wykonany płaskownikiem stalowym pomiedziowany StCu 30x4 mm układany w stalowym zbrojeniu ław fundamentowych
- łączyć za pośrednictwem typowych uchwytów z prętami zbrojeniowymi

SIEĆ W SYSTEMIE TN-S

Tytuł projektu: BUDOWA ŚWIETLICY WIEJSKIEJ WRAZ Z ZAGOSPODAROWANIEM TERENU I ZBIORNIKIM BEZODPŁYWOWYM NA NIECZYSTOŚCI CIEKŁE	
INWESTOR: GMINA PIŃCZÓW UL. 3 MAJA 10 28-400 PIŃCZÓW	
LOKALIZACJA INWESTYCJI: Działka nr: 185, obręb: CHRABKÓW, Gmina: Pińczów - obszar wiejski, Powiat: pińczowski, województwo: świętokrzyskie, identyfikator działki: 260804_5.0008.185	
Projekt techniczny Instalacje elektryczn 230/400V AC	
PROJEKTANT: mgr inż. Piotr Sieradzki Upr. Nr UAN - Upr. 345/90	
SPRAWDZAJĄCY: inż. arch. Leszek Szarski Upr. nr GP.IV-63/342/76	
RYSUNEK: Rzut parteru - instalacje odbiorcze	
DATA: 12. 2025	ARKUSZ: R1
SKALA: 1:100	