


rozdz. RG i tab. TSM
i tablice instalacji PV
rysunek montażowy
skala 1 : 10

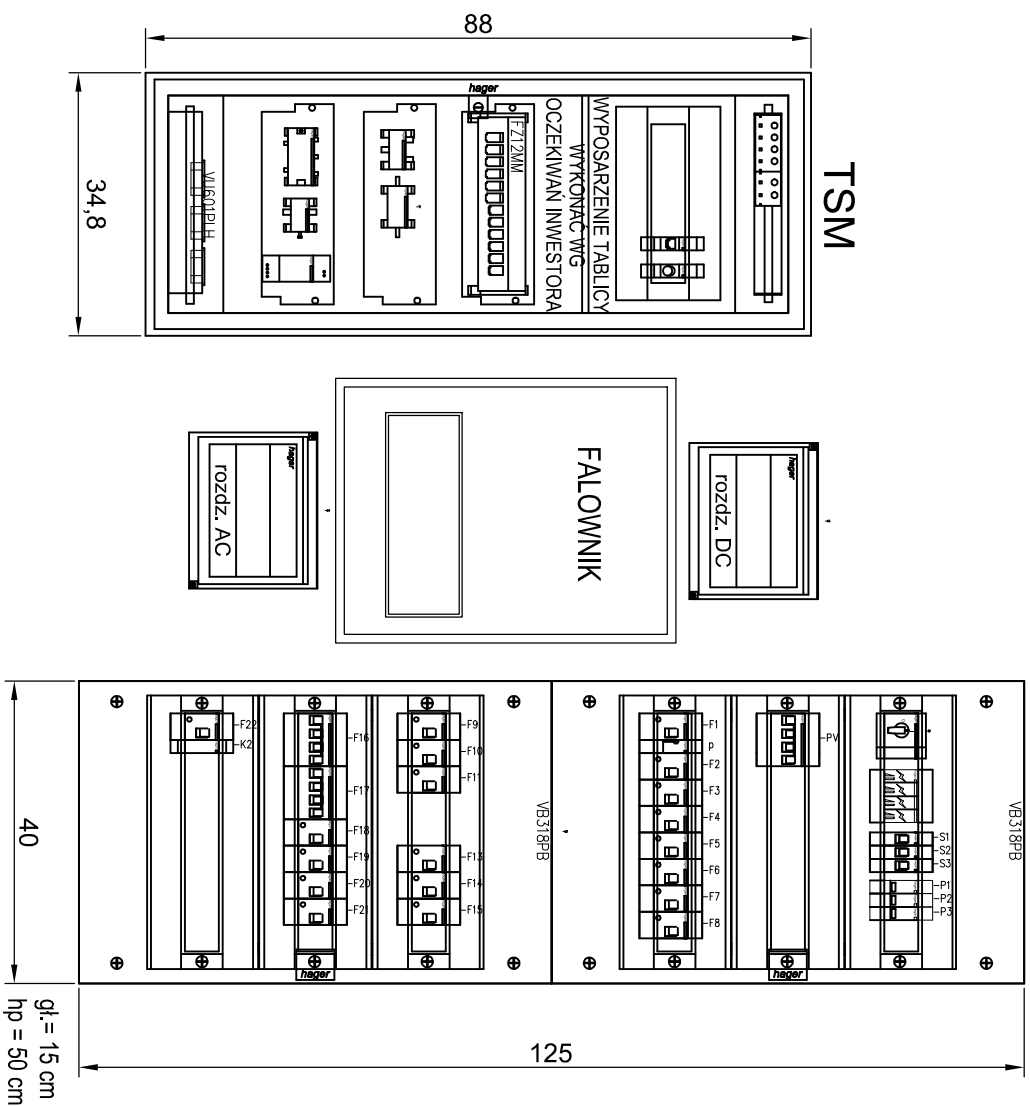

1. Aparature i obudowe zastosowano firmy Hager

Zastosowano inny papier	
TYTUŁ PROJEKTU: BUDOWA ŚWIE TLICY WIEJSKIEJ WRAZ Z ZAGOSPODAROWANIEM TERENU I ZBIORNIKIM BEZODPŁYWOWYM NA NIECZYSTOŚCI CIEKŁE	
INWESTOR: GMINA PIŃCZÓW UL. 3 MAJA 10 28-400 PIŃCZÓW	
LOKALIZACJA INWESTYCJI: Działka nr: 185, obręb: CHRABKÓW, Gmina: Pińczów - obszar wiejski, Powiat: pińczowski, województwo: świętokrzyskie, identyfikator działki: 260804_5.0008.185	
Projekt techniczny Instalacje elektryczn 230/400V AC	
PROJEKTANT: mgr inż. Piotr Sieradzki Upr. Nr UAN - Upr. 345/90	
SPRAWDZAJĄCY: inż. arch. Leszek Szarski Upr. nr GP.IV-63/342/76	
RYSUNEK: Rozdz. RG, TSM i tab. PV - rysunek montażowy	
DATA: 12. 2025	ARKUSZ: S3
SKALA: -/-	